

工事概要

庁舎内に設置されている自動火災報知設備の端末機器（感知器等）を更新する。

また、現在において不必要となった感知器を撤去する。

なお、端末機器以外の構成機器等については、既設再使用する。

工事内容

・更新する端末機器及びその個数は下記に示す。

名 称	種 別 等	個 数 (個)
光電式スポット型感知器	2種 露出型 自動試験機能付	174
光電式スポット型感知器	2種 埋込型 自動試験機能付	7
光電アナログ式スポット型感知器	露出型 自動試験機能付	27
光電アナログ式スポット型感知器	埋込型 自動試験機能付	3
差動式スポット型感知器	2種 露出型 自動試験機能付	109
定温式スポット型感知器	1種70℃ 防水型 自動試験機能付	23
定温式スポット型感知器	特種60℃ 露出型 自動試験機能付	4
発信機	P型1級 屋内型 埋込用	19
発信機	P型1級 屋外型 埋込用	1
発信機用埋込プレート	発信機取替用リニューアルプレート	20
表示灯	フラット型 屋内用	19
表示灯	フラット型 屋外用	1

・元喫煙室の撤去後に残っている差動式スポット型感知器3個を、撤去すること。

・工事個所については、平面図及び凡例を参照。

注記事項

・更新する端末機器は、既設受信機に対応した機器であること。

・更新する全ての感知器はアドレス番号を設定し、受信機のソフトデータを変更すること。

・更新作業においては既設中継器の新旧切替を要するため、系統毎に完成させて未警戒状態が2日間に渡らないように、工程を管理すること。

・既設受信機は下記に示す。


《既設受信機》

パナソニック(株) GR型受信機 FR50AP 2022年製

凡 例

記 号	名 称	種 別 等	既設	更 新		撤 去 の み	
					個 数		個 数
	G R型複合受信機	10187ト'レス 自立型	○				
	副受信機	液晶タイル	○				
	中継器盤		○				
	非常放送アンプ		○				
	端子盤		○				
	機器収納箱	P型1級発信機・表示灯 内蔵	○				
	機器収納箱	P型1級発信機・表示灯 内蔵 屋外型	○				
	消火栓箱	P型1級発信機・表示灯 内蔵	○				
	光電式スポット型感知器	2種 露出型 自動試験機能付		○	174		
	光電式スポット型感知器	2種 埋込型 自動試験機能付		○	7		
	光電アナログ式スポット型感知器	露出型 自動試験機能付		○	27		
	光電アナログ式スポット型感知器	埋込型 自動試験機能付		○	3		
	差動式スポット型感知器	2種 露出型 自動試験機能付		○	109		
	差動式スポット型感知器	2種 露出型				○	3
	定温式スポット型感知器	1種70℃ 防水型 自動試験機能付		○	23		
	定温式スポット型感知器	特種60℃ 露出型 自動試験機能付		○	4		
	発信機	P型1級 屋内型 埋込用		○	19		
	発信機	P型1級 屋外型 埋込用		○	1		
	表示灯	フラット型 屋内型		○	19		
	表示灯	フラット型 屋外型		○	1		
	配 線	明記は省略	○				
No.	アドレス番号	感知器用	変更・追加あり				
	警戒区域番号		変更なし				
	警戒区域境界線		変更なし				

工事名	設備名	図 名	縮 尺	図番号
愛媛県南予地方局八幡浜庁舎自動火災報知設備端末機器更新	自動火災報知設備	工事概要・凡例	No scale	1

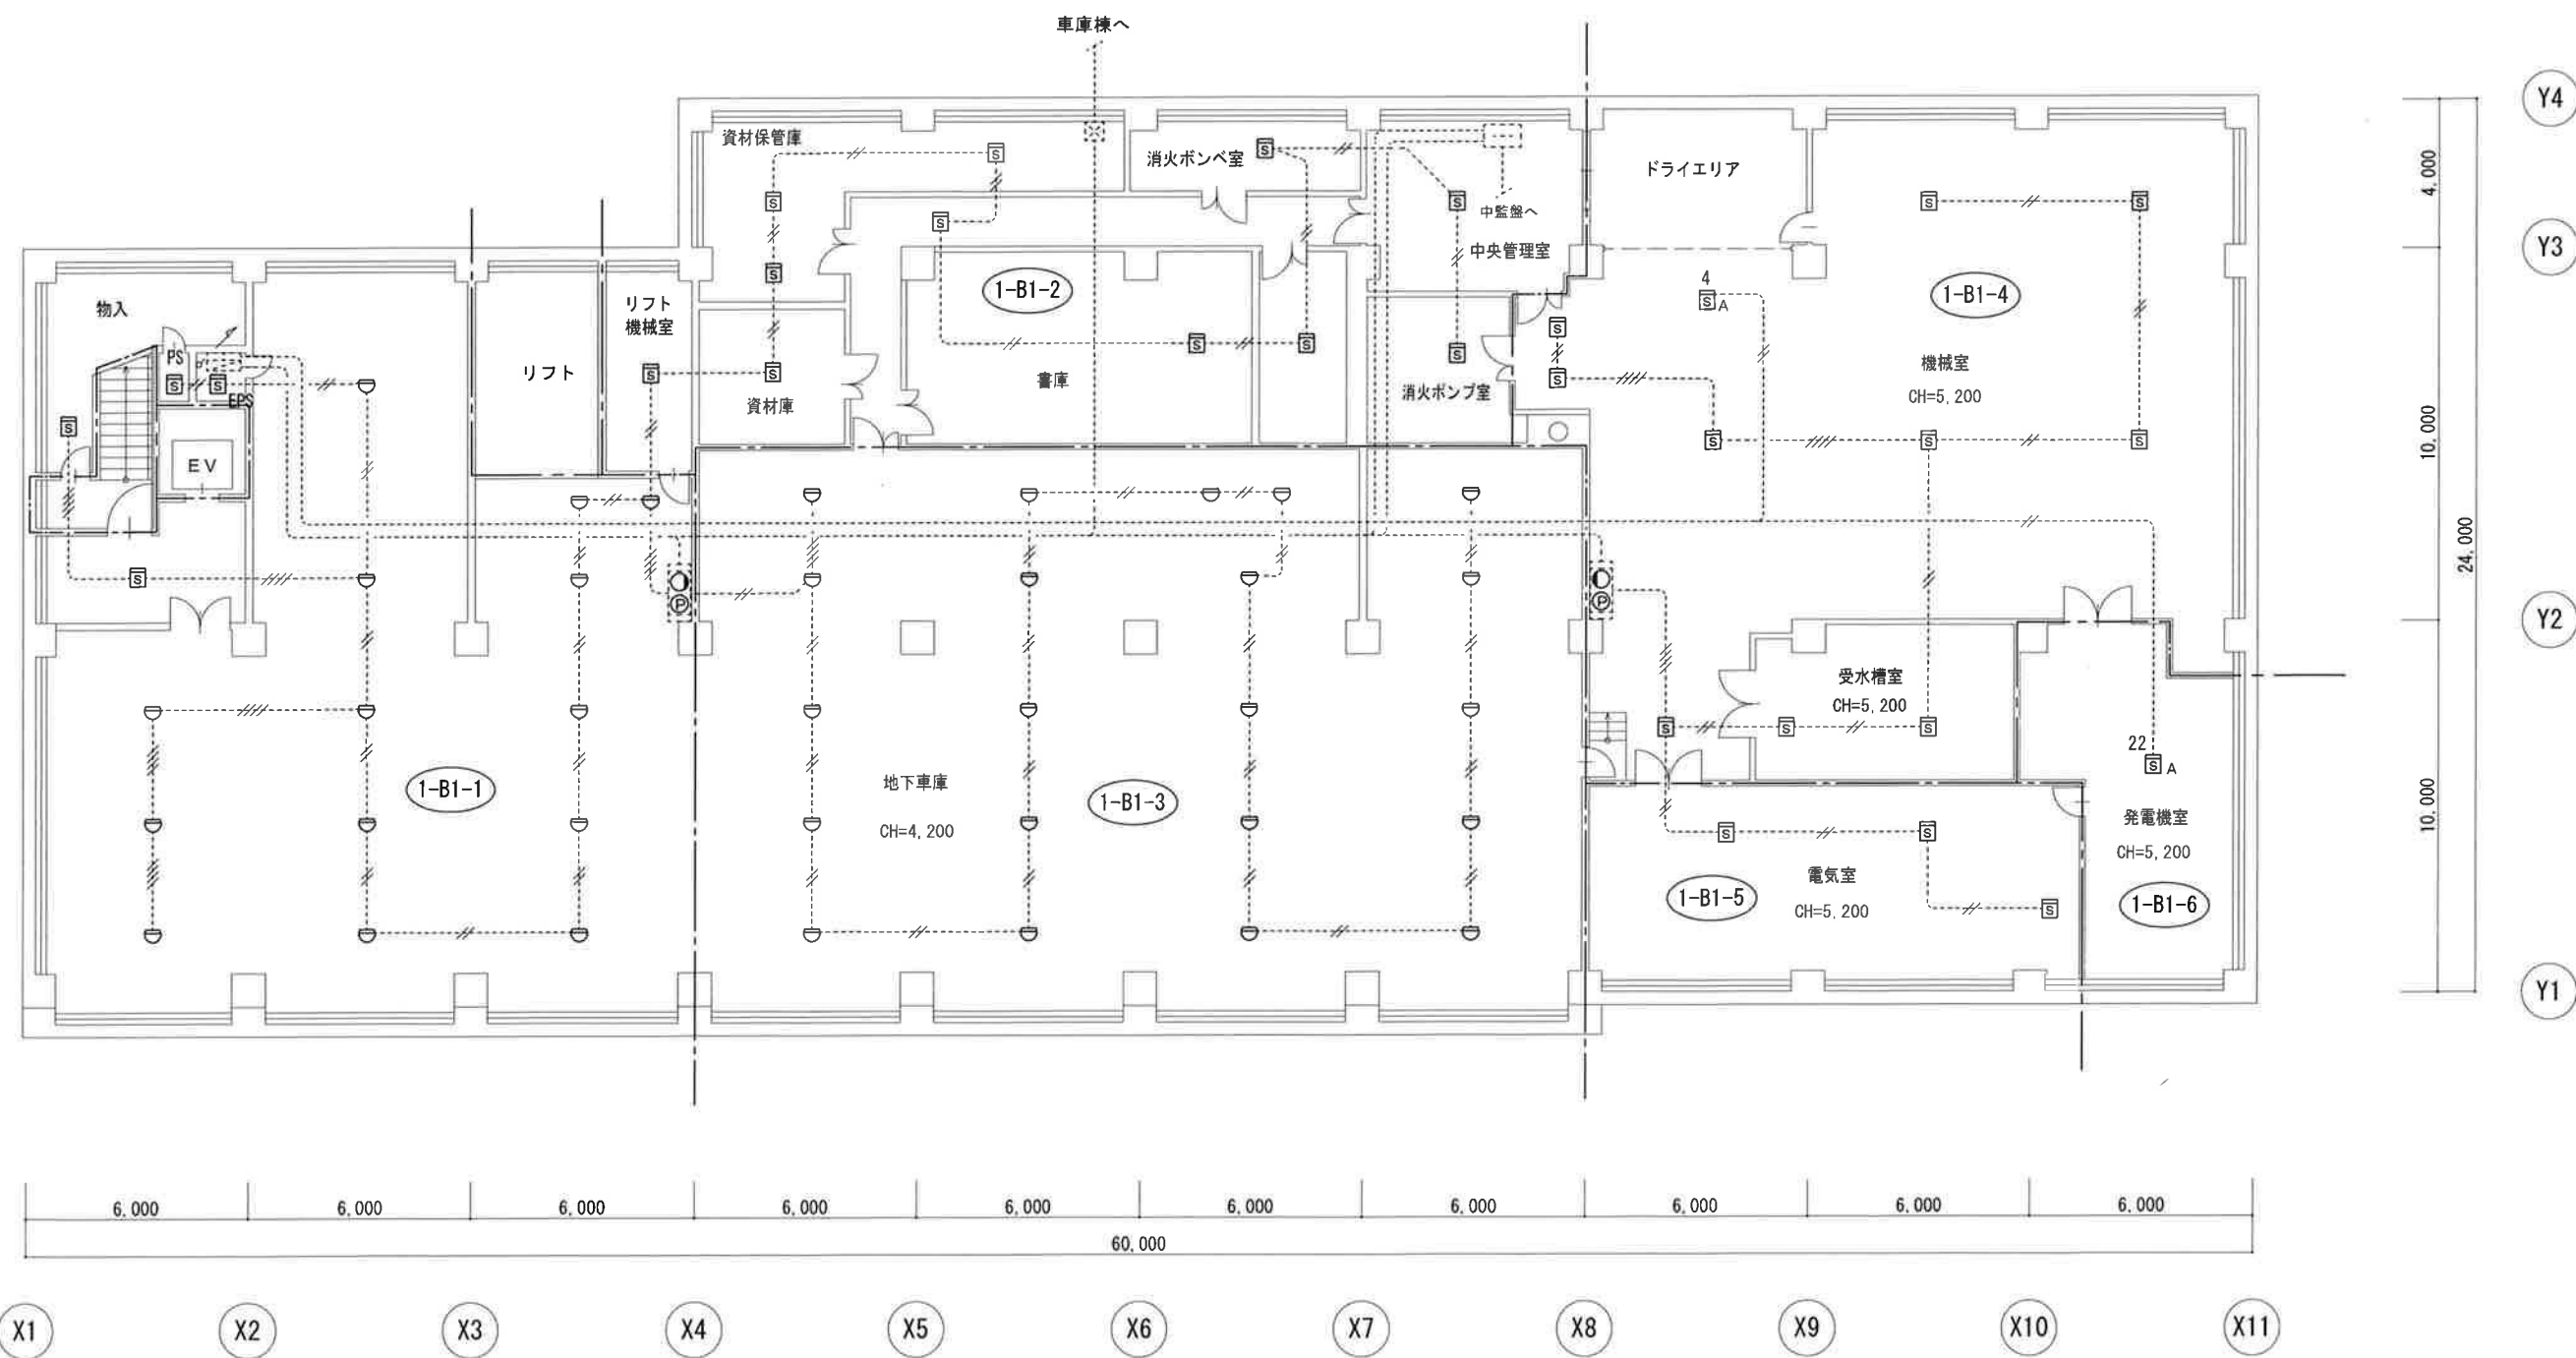

地下1階平面図 S=1:200

工事名

愛媛県南予地方局八幡浜庁舎自動火災報知設備端末機器更新

設備名

自動火災報知設備

図名


地下1階 平面図

縮尺

1/200 (A3)

図番号

2

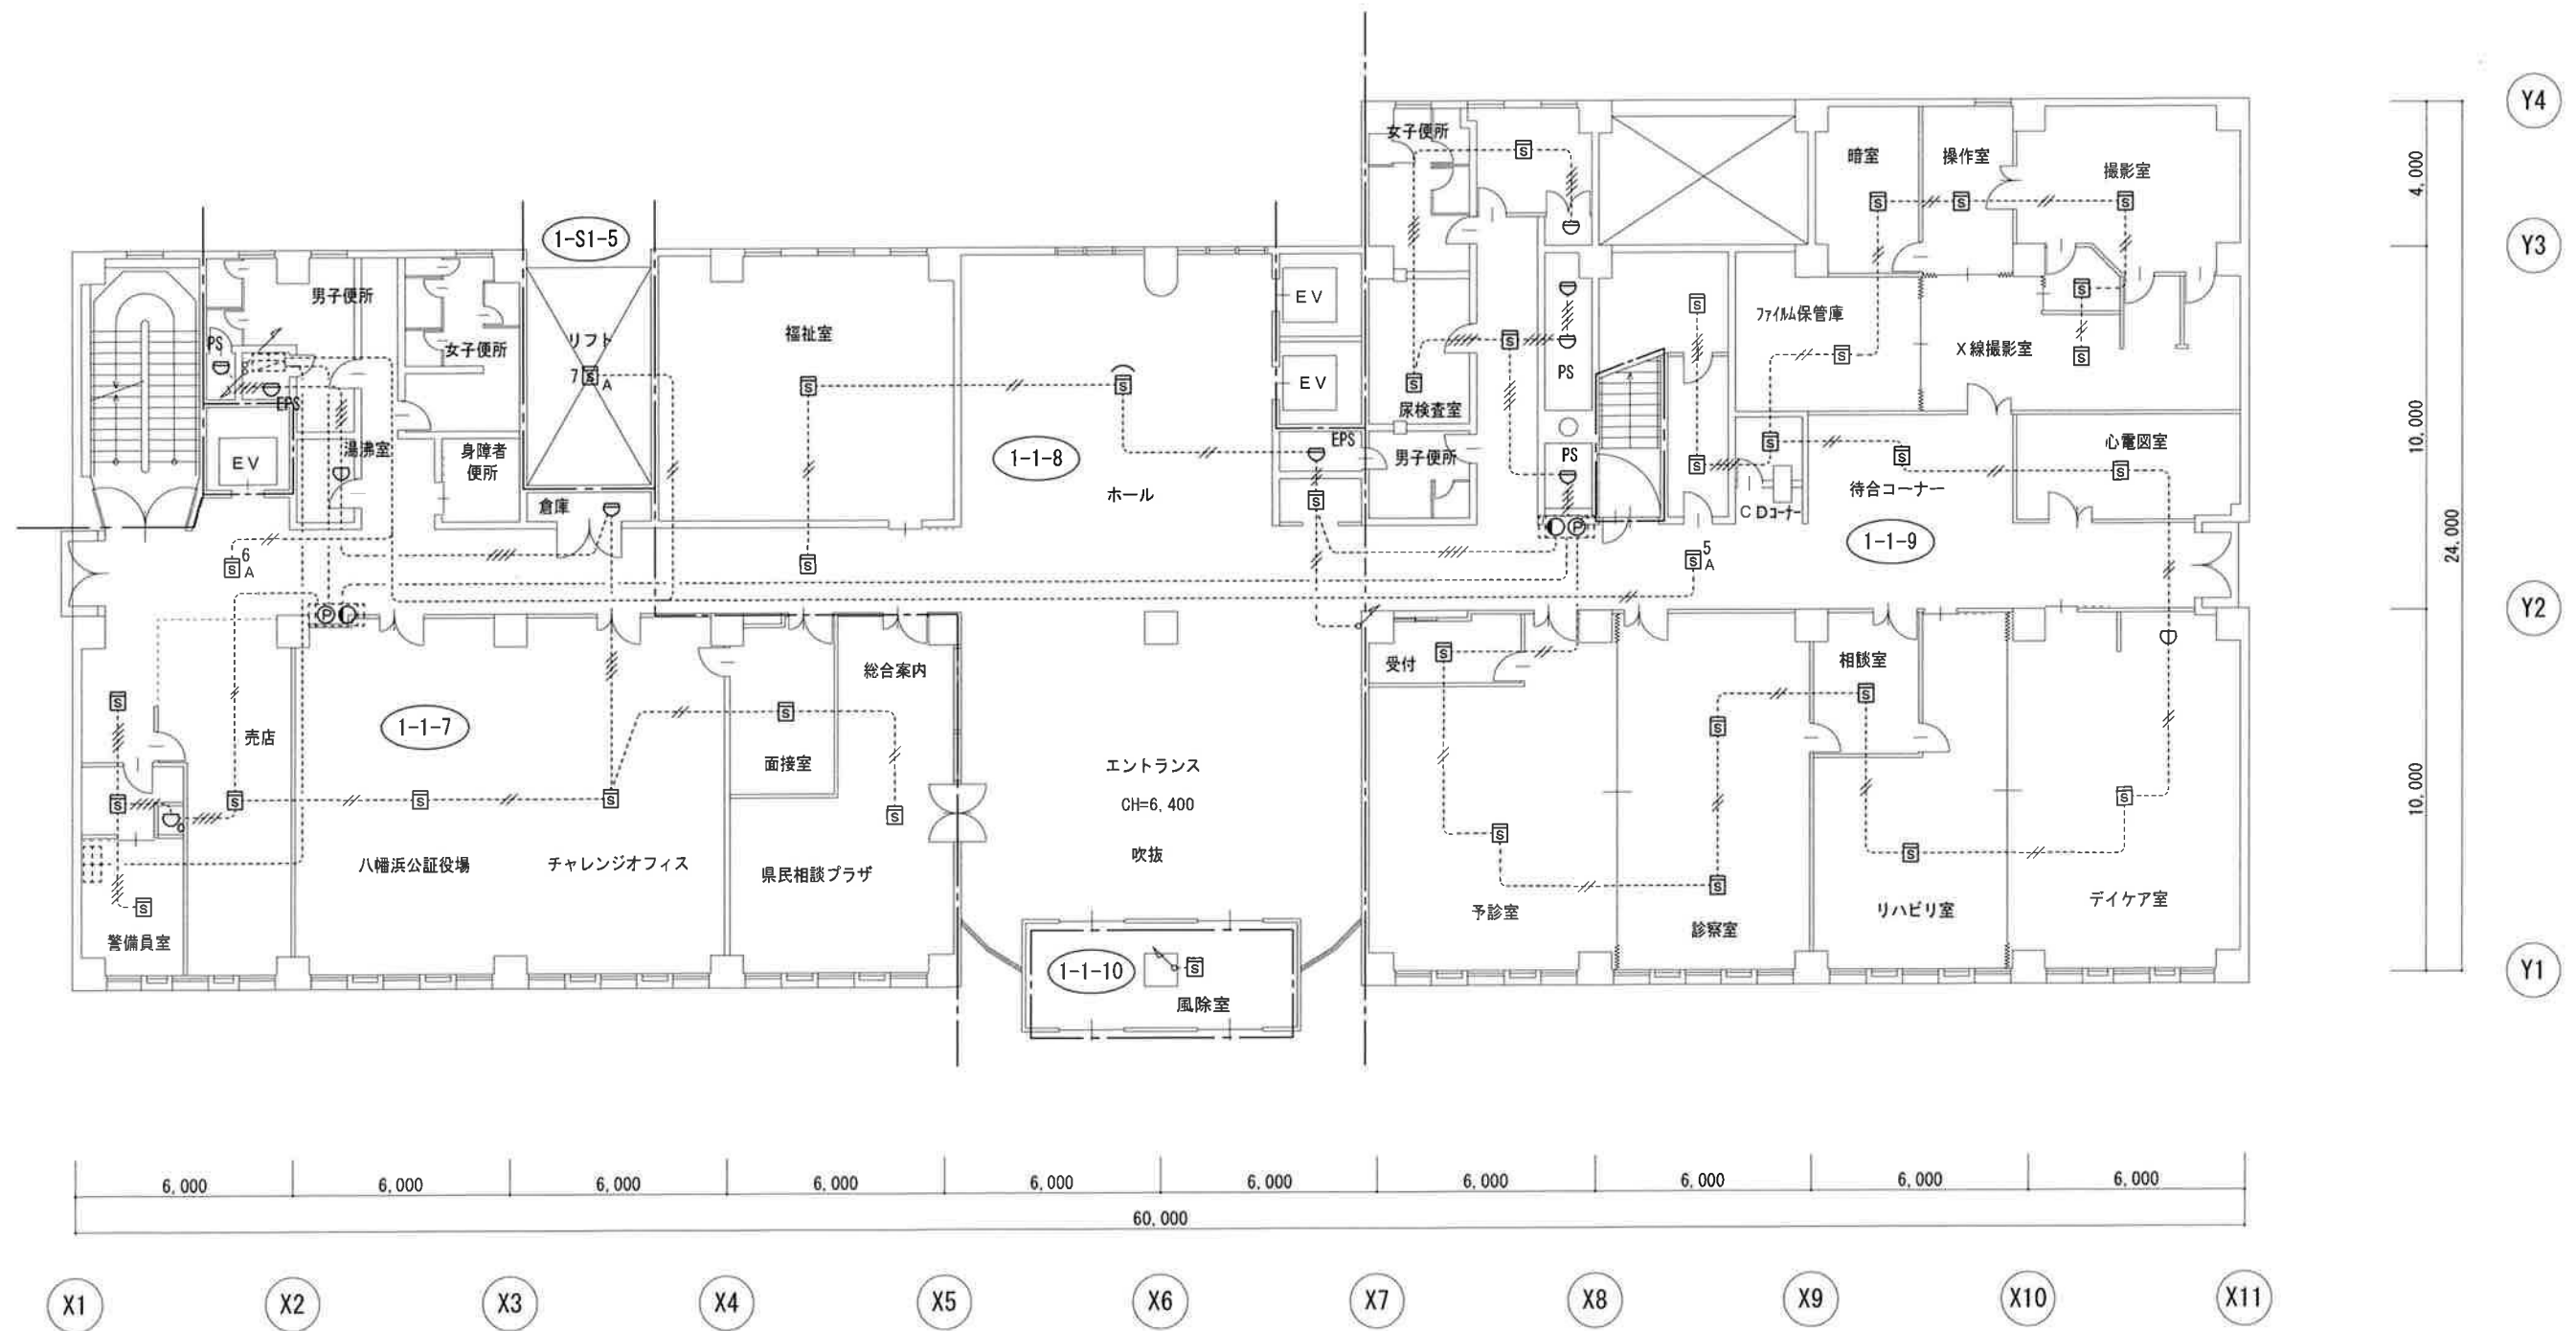

1階平面図 S=1:200

工事名

愛媛県南予地方局八幡浜庁舎自動火災報知設備端末機器更新

設備名

自動火災報知設備

図名


1階平面図

縮尺

1/200 (A3)

図番号

3

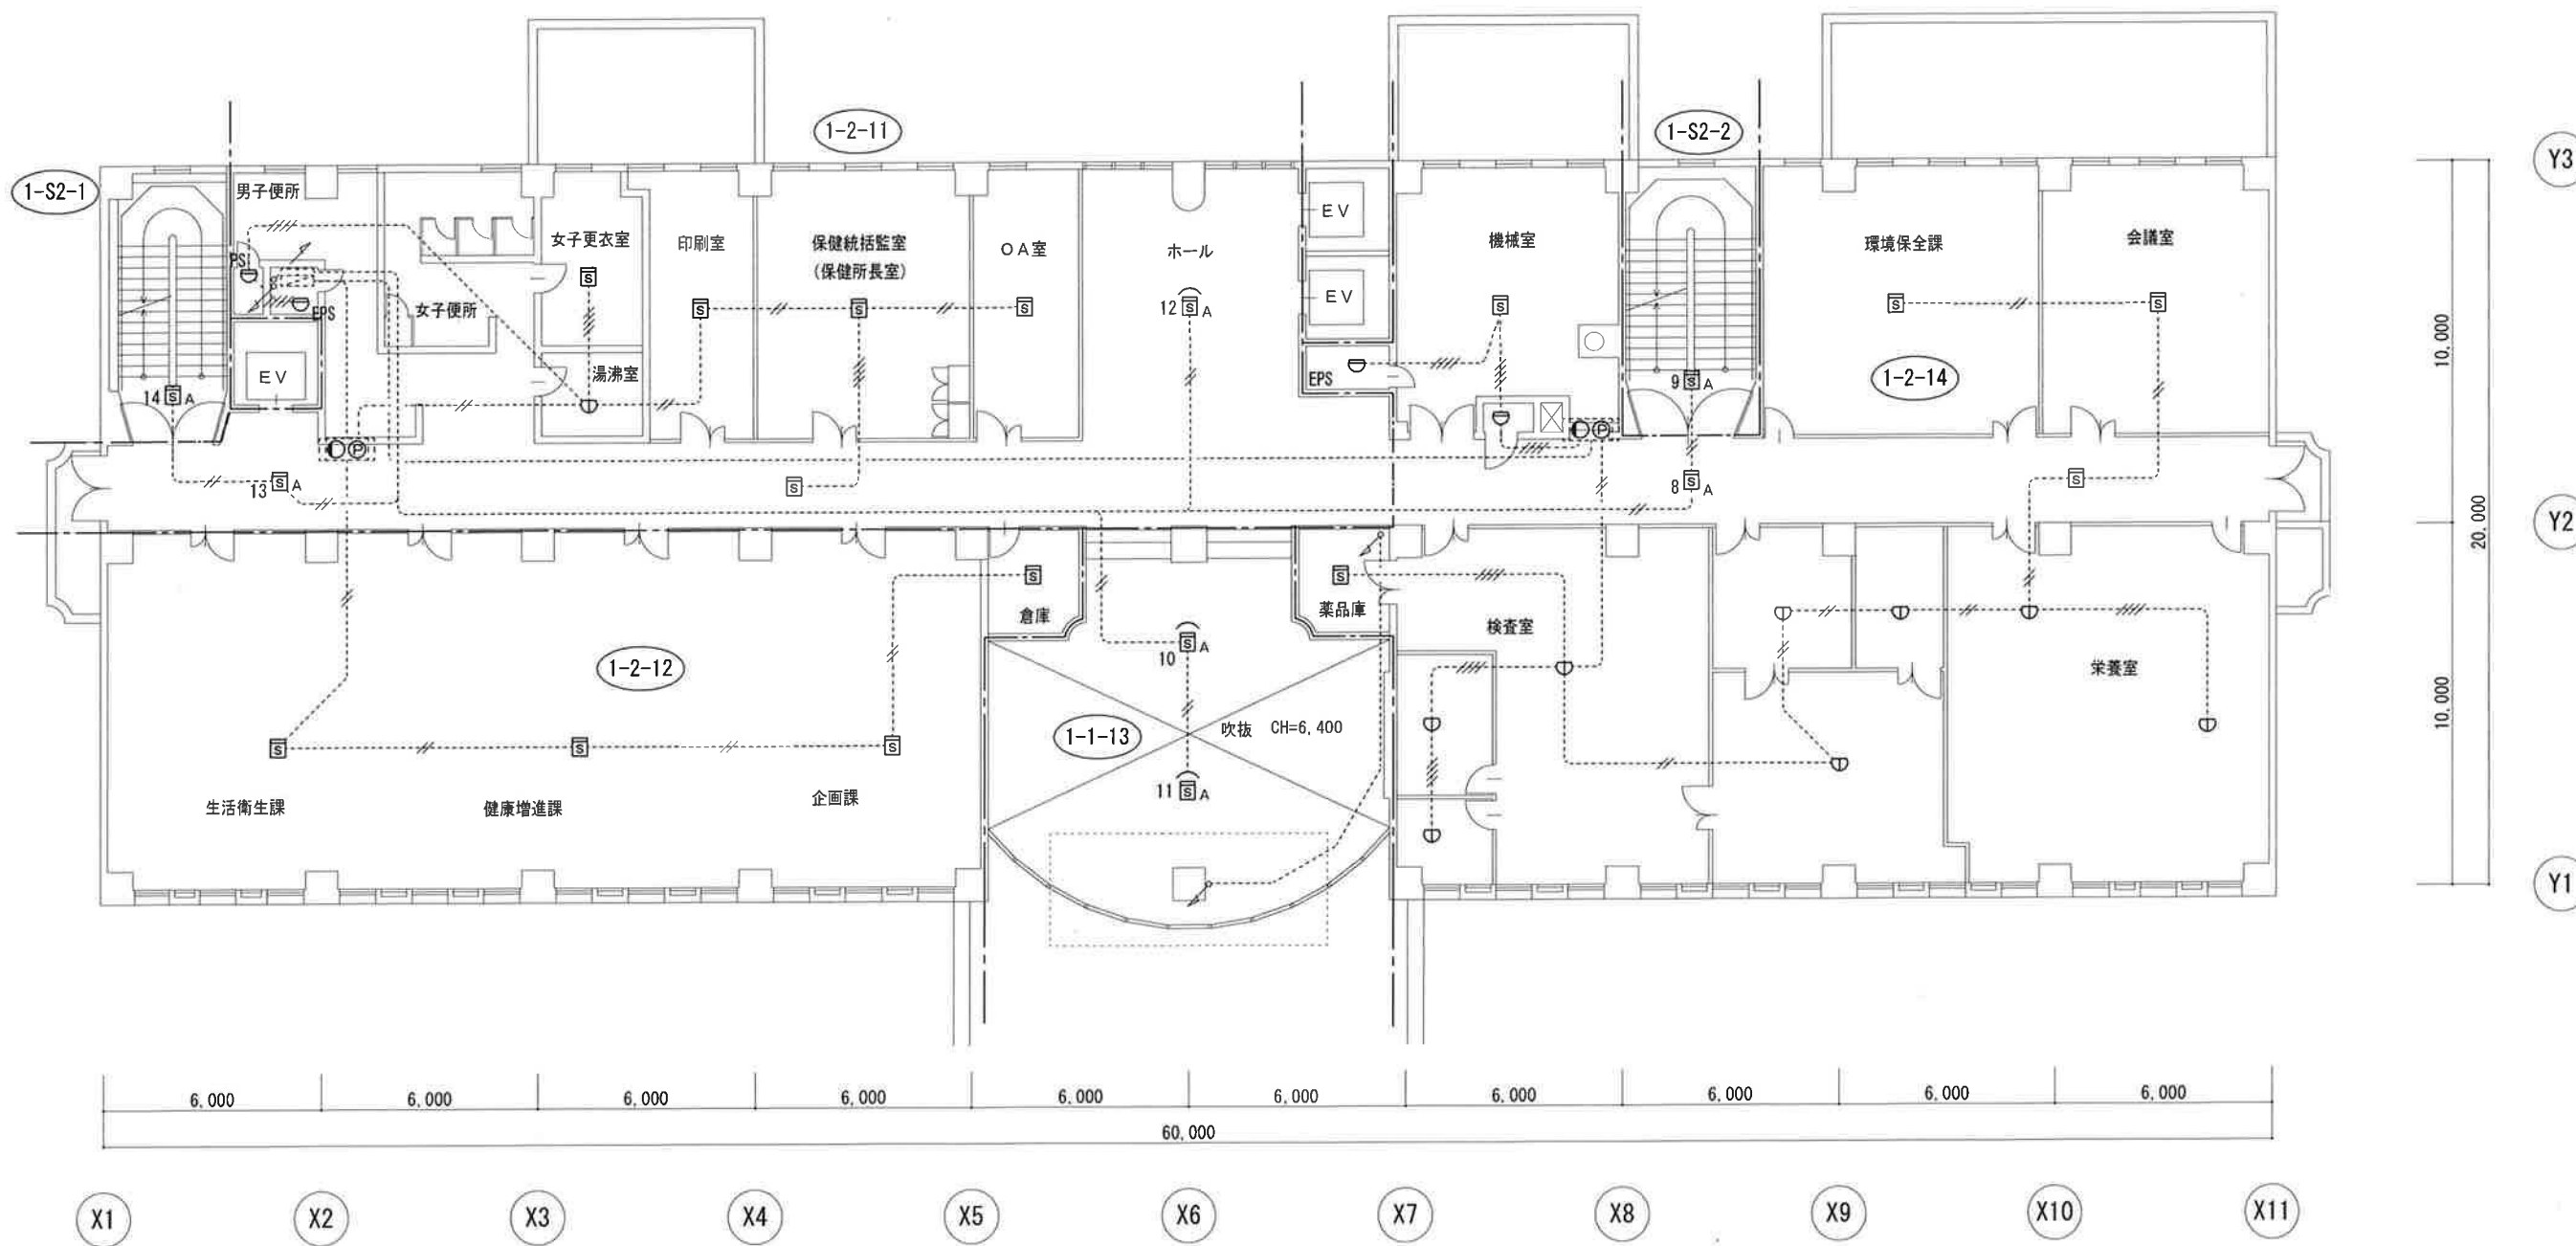

2階平面図 S=1:200

工事名

愛媛県南予地方局八幡浜庁舎自動火災報知設備端末機器更新

設備名

自動火災報知設備

図名


2階平面図

縮尺


1/200 (A3)

図番号

4

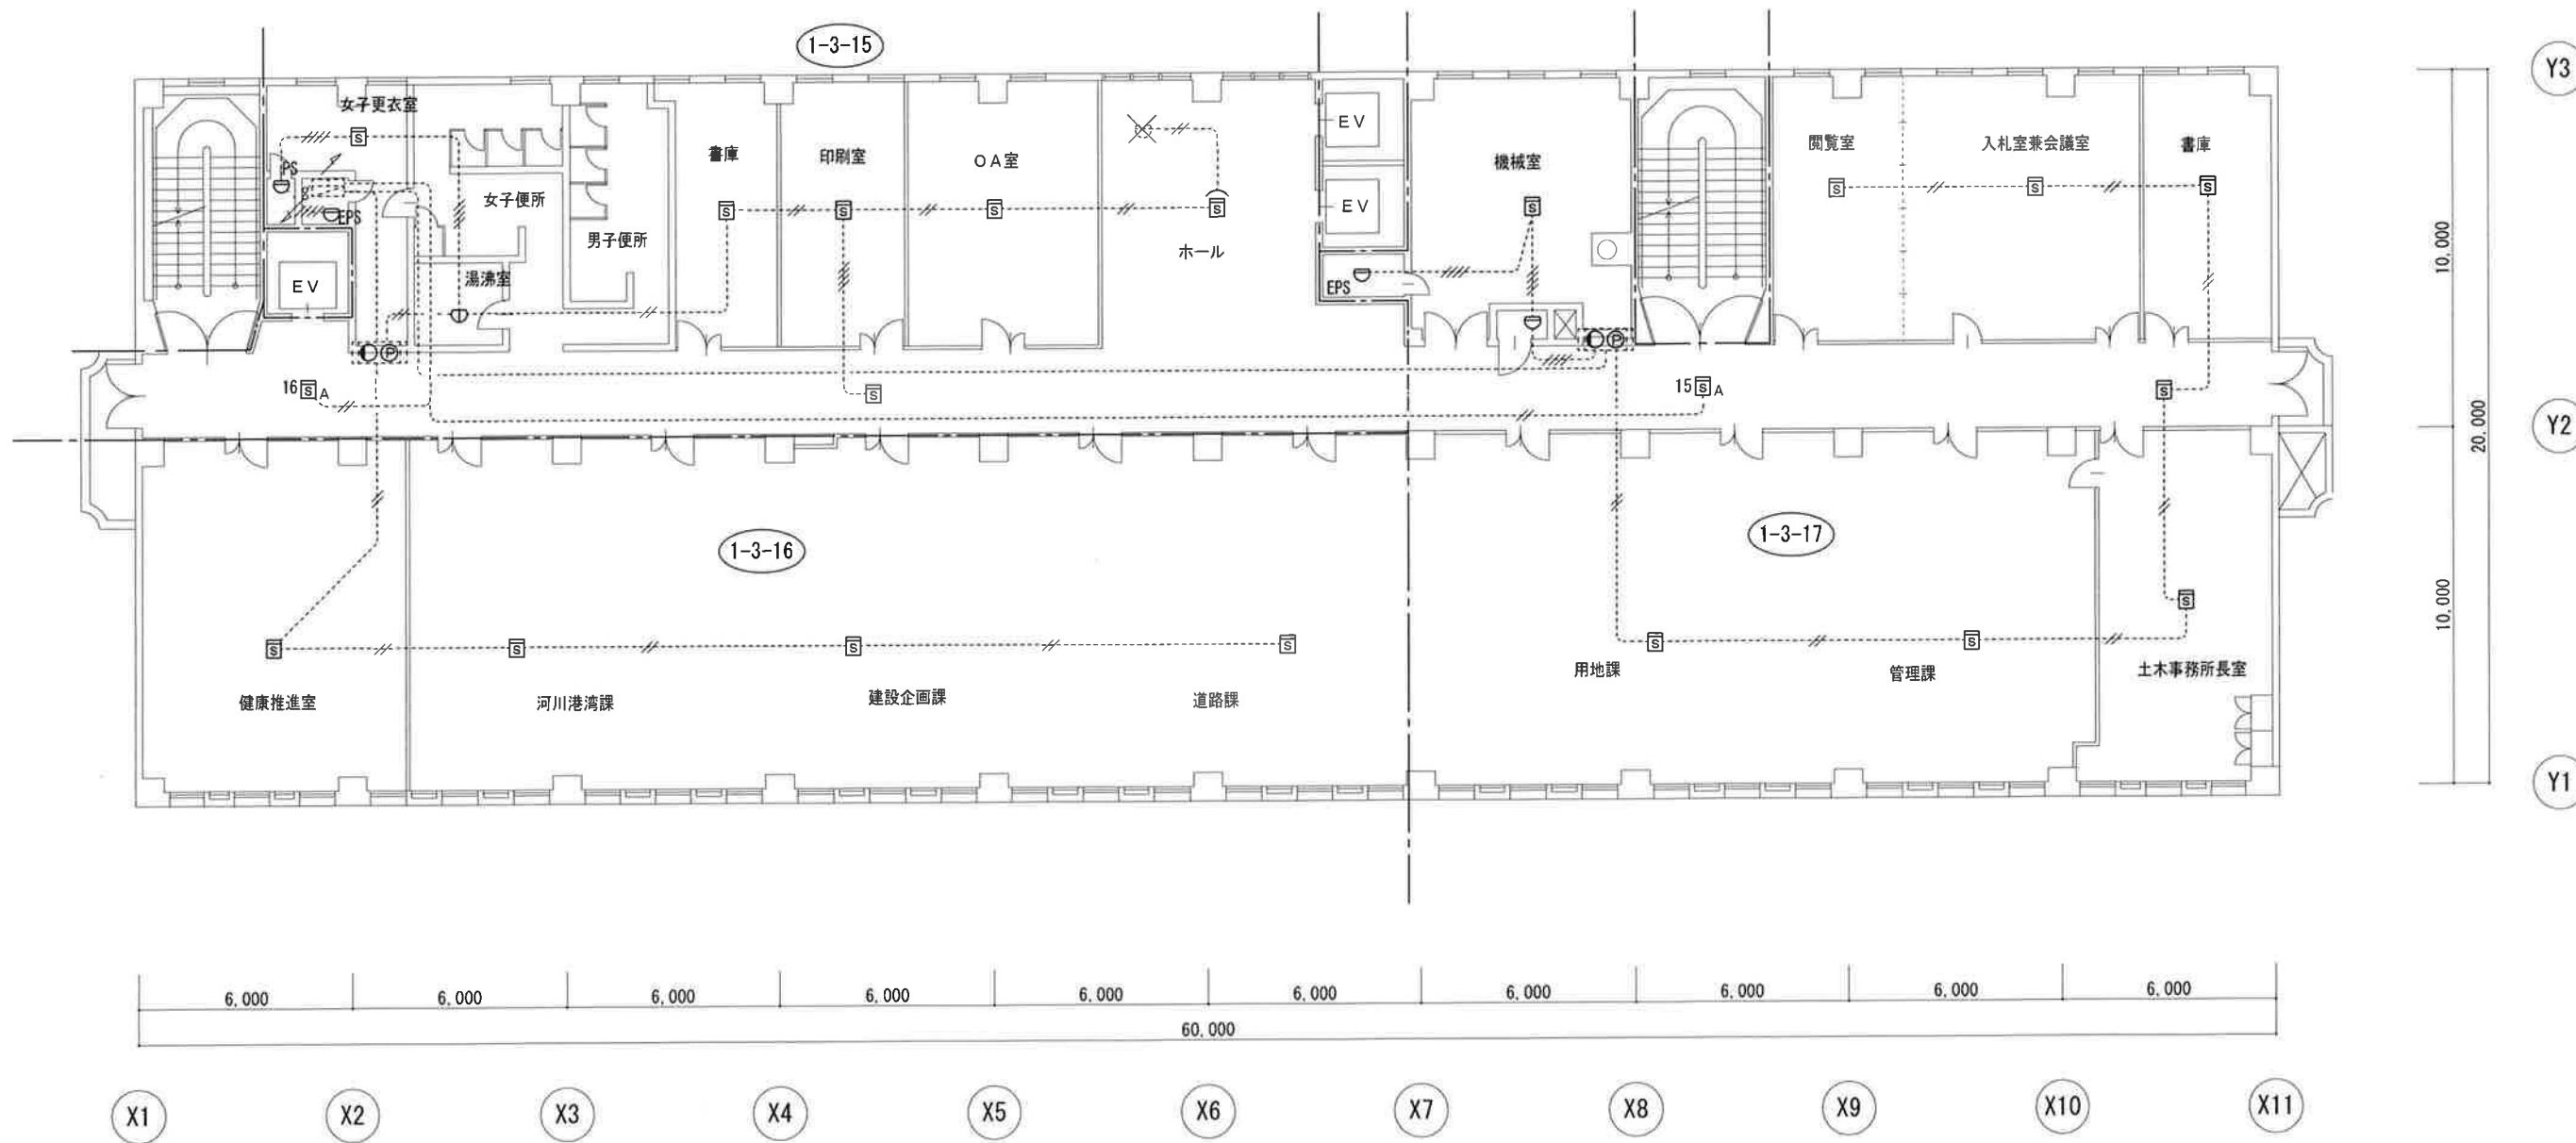

工事名	設備名	図 名	縮 尺	図番号
愛媛県南予地方局八幡浜庁舎自動火災報知設備端末機器更新	自動火災報知設備	3階 平面図	1/200 (A3)	5

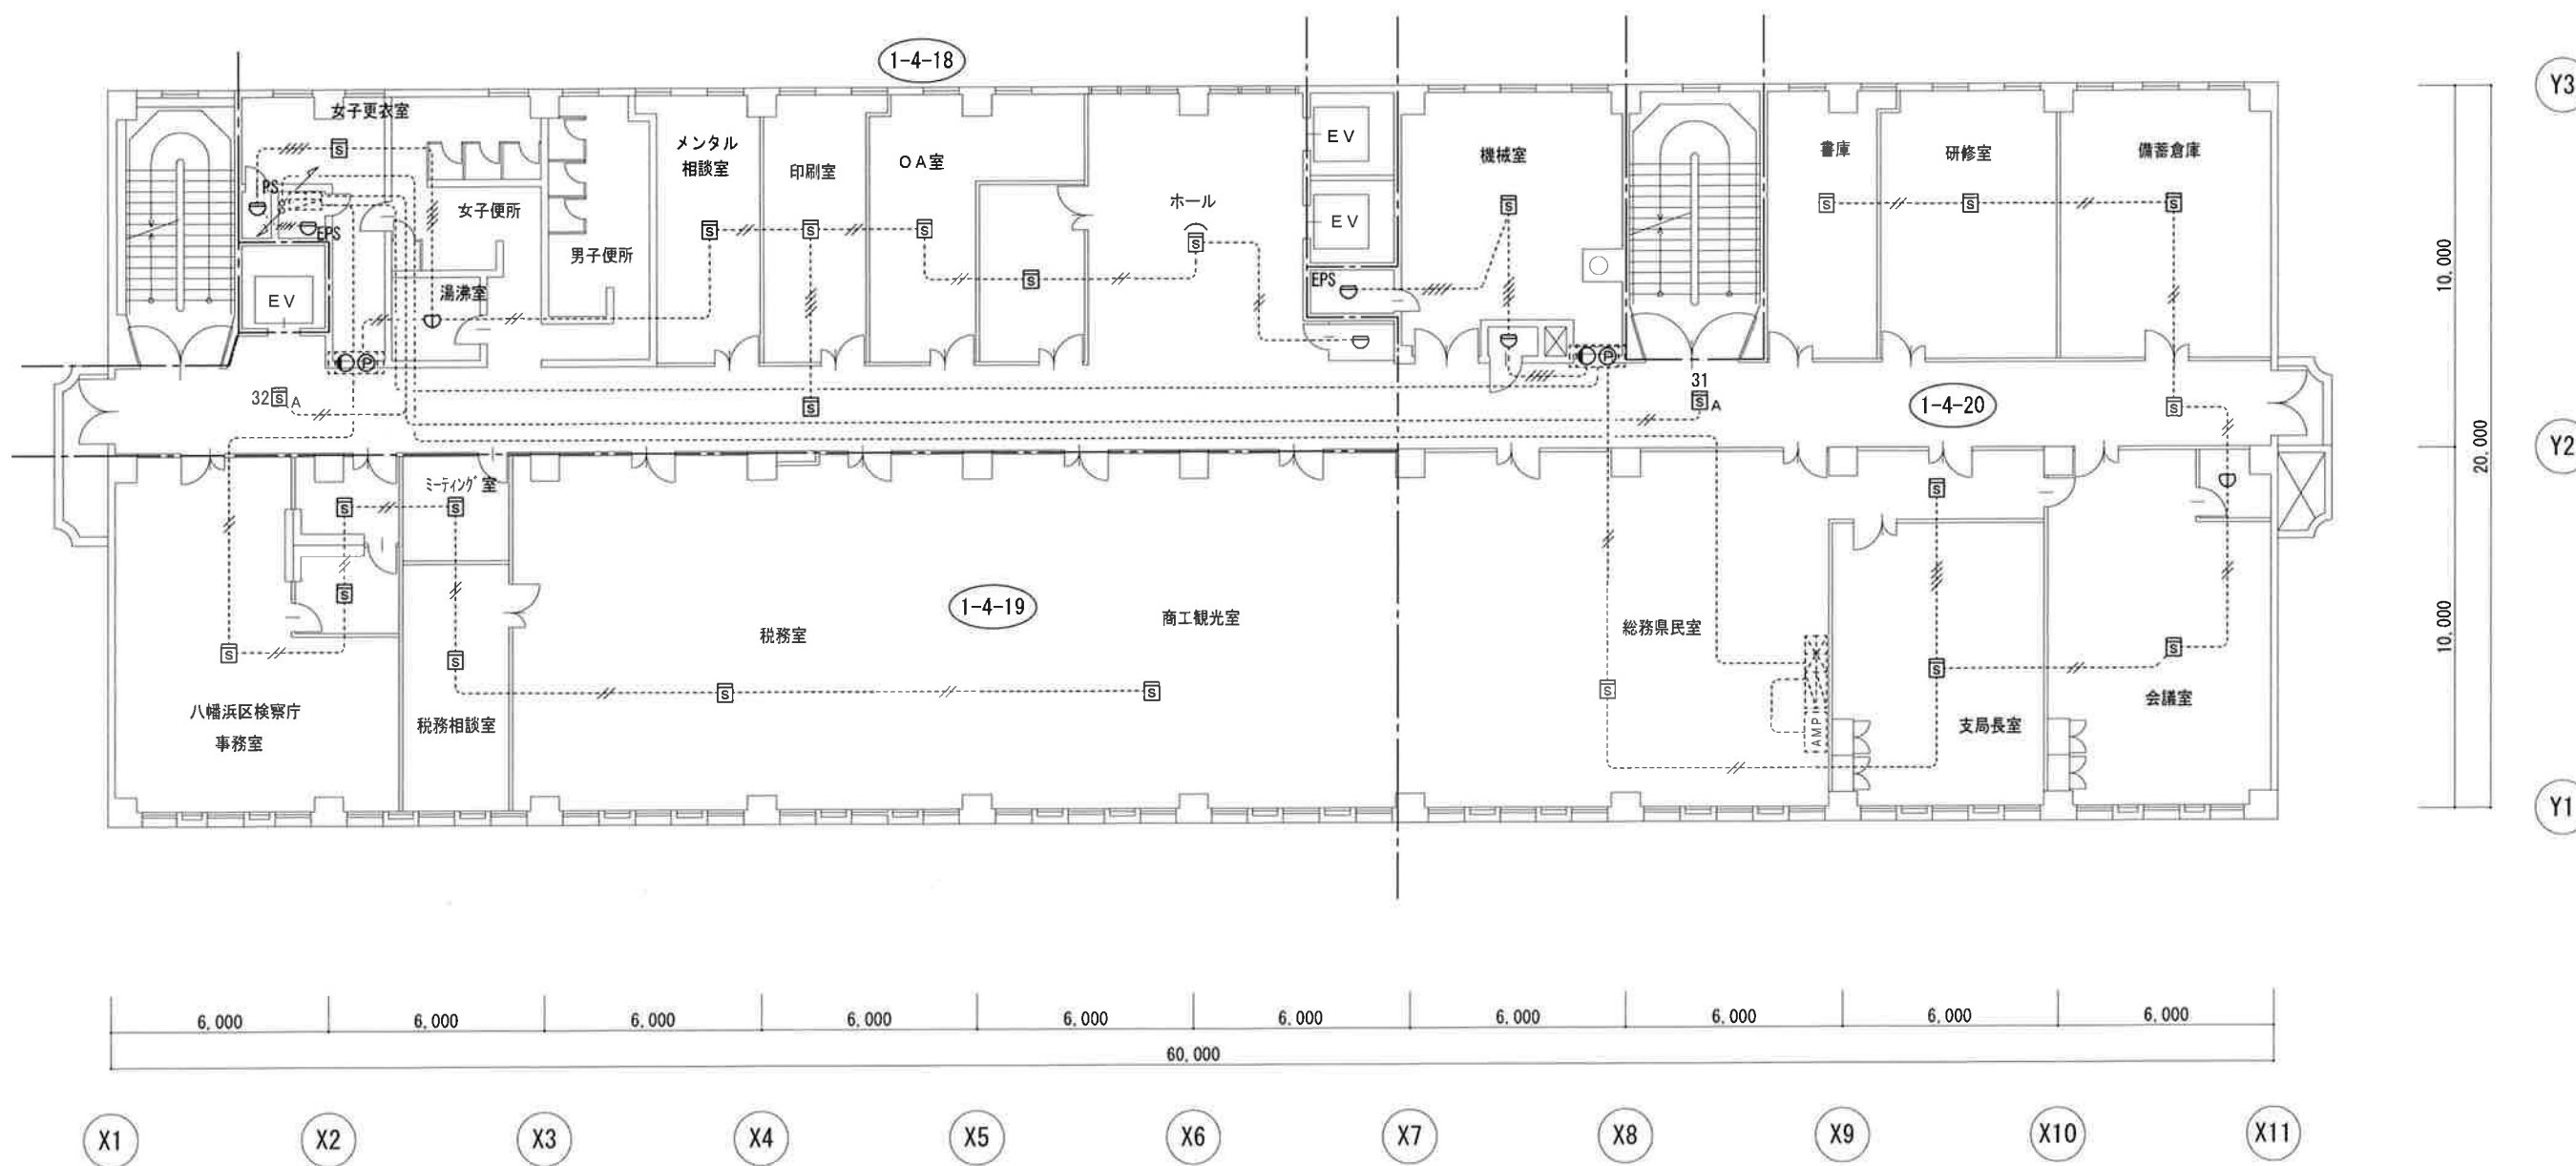

4階平面図 S=1:200

工事名

愛媛県南予地方局八幡浜庁舎自動火災報知設備端末機器更新

設備名

自動火災報知設備

図名


4階平面図

縮尺

1/200 (A3)

図番号

6

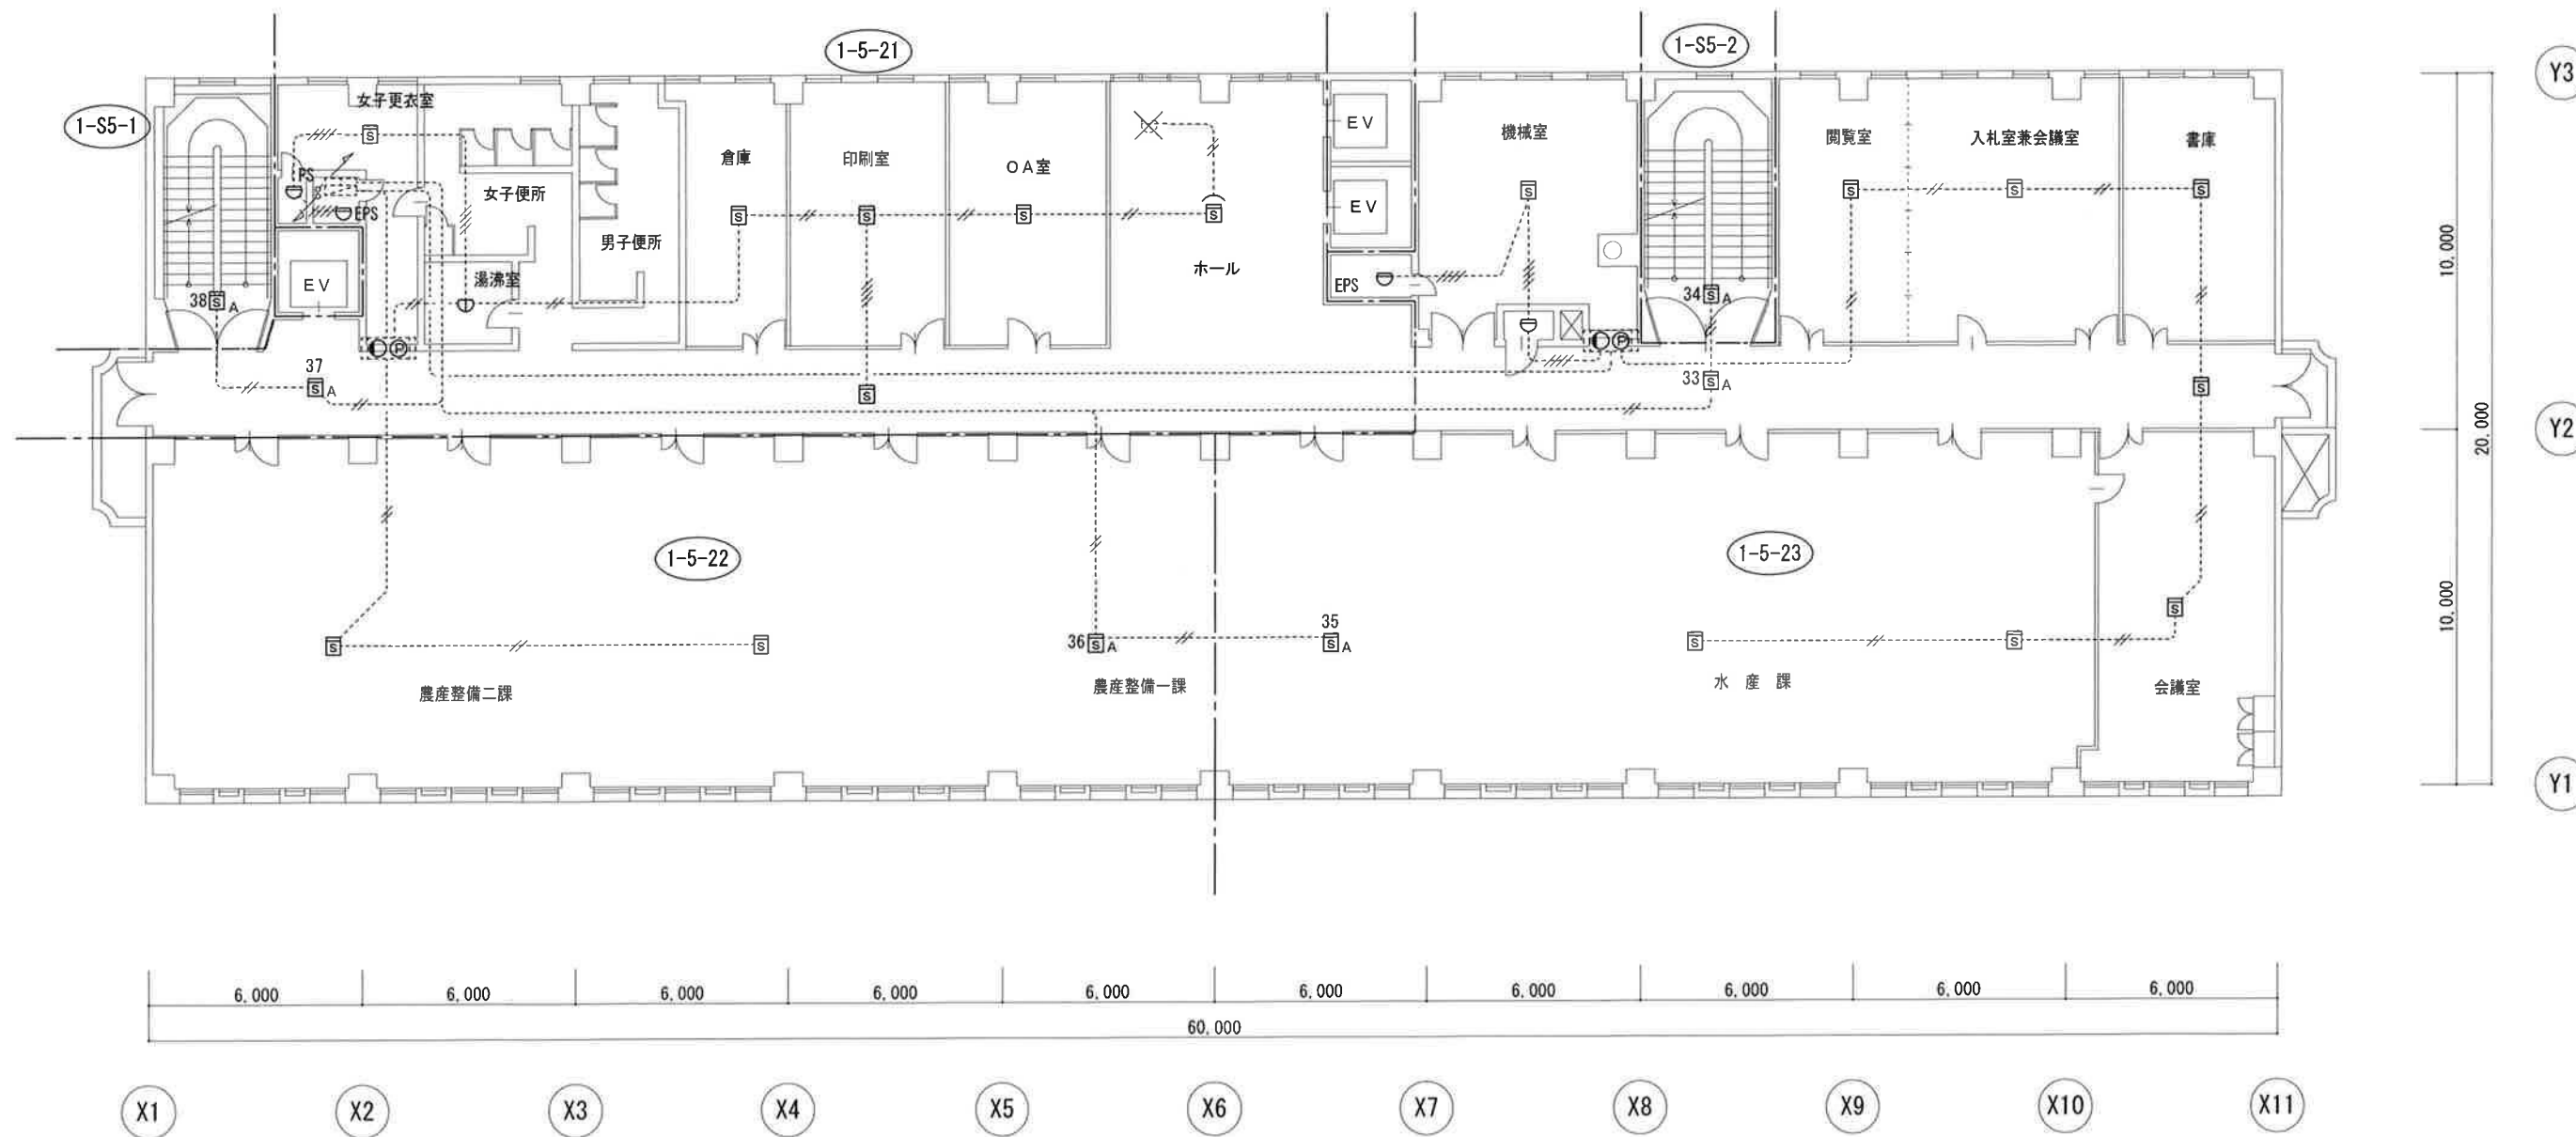

5階平面図 S=1:200

工事名

愛媛県南予地方局八幡浜庁舎自動火災報知設備端末機器更新

設備名

自動火災報知設備

図名


5階平面図

縮尺


1/200 (A3)

図番号


7

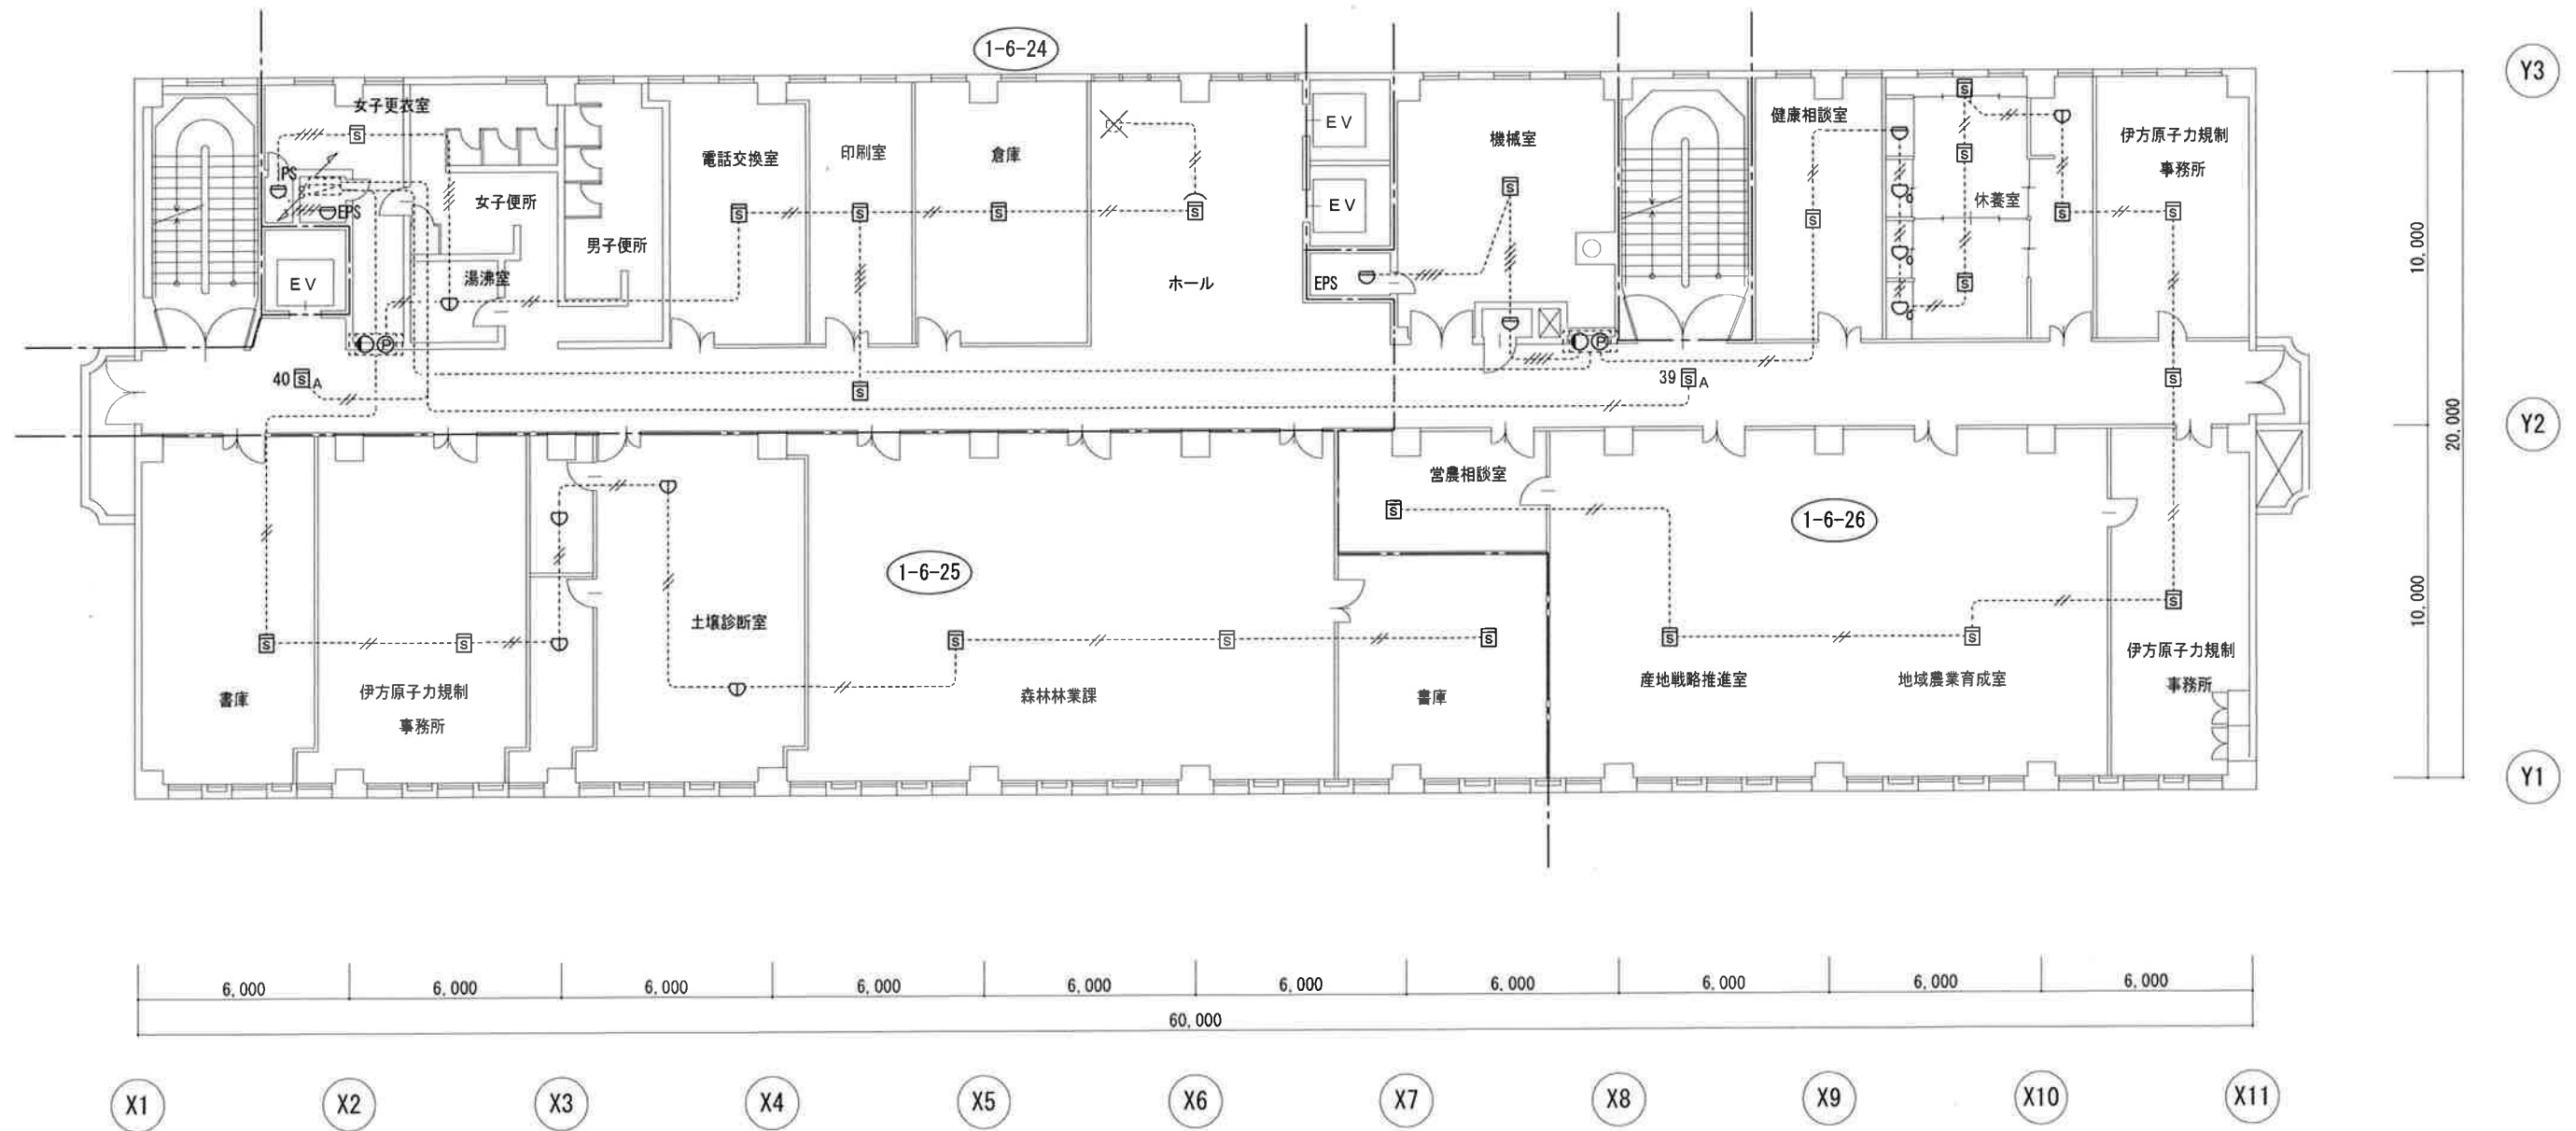


工事名	設備名	図名	縮尺	図番号
愛媛県南予地方局八幡浜庁舎自動火災報知設備端末機器更新	自動火災報知設備	6階 平面図	1/200 (A3)	8

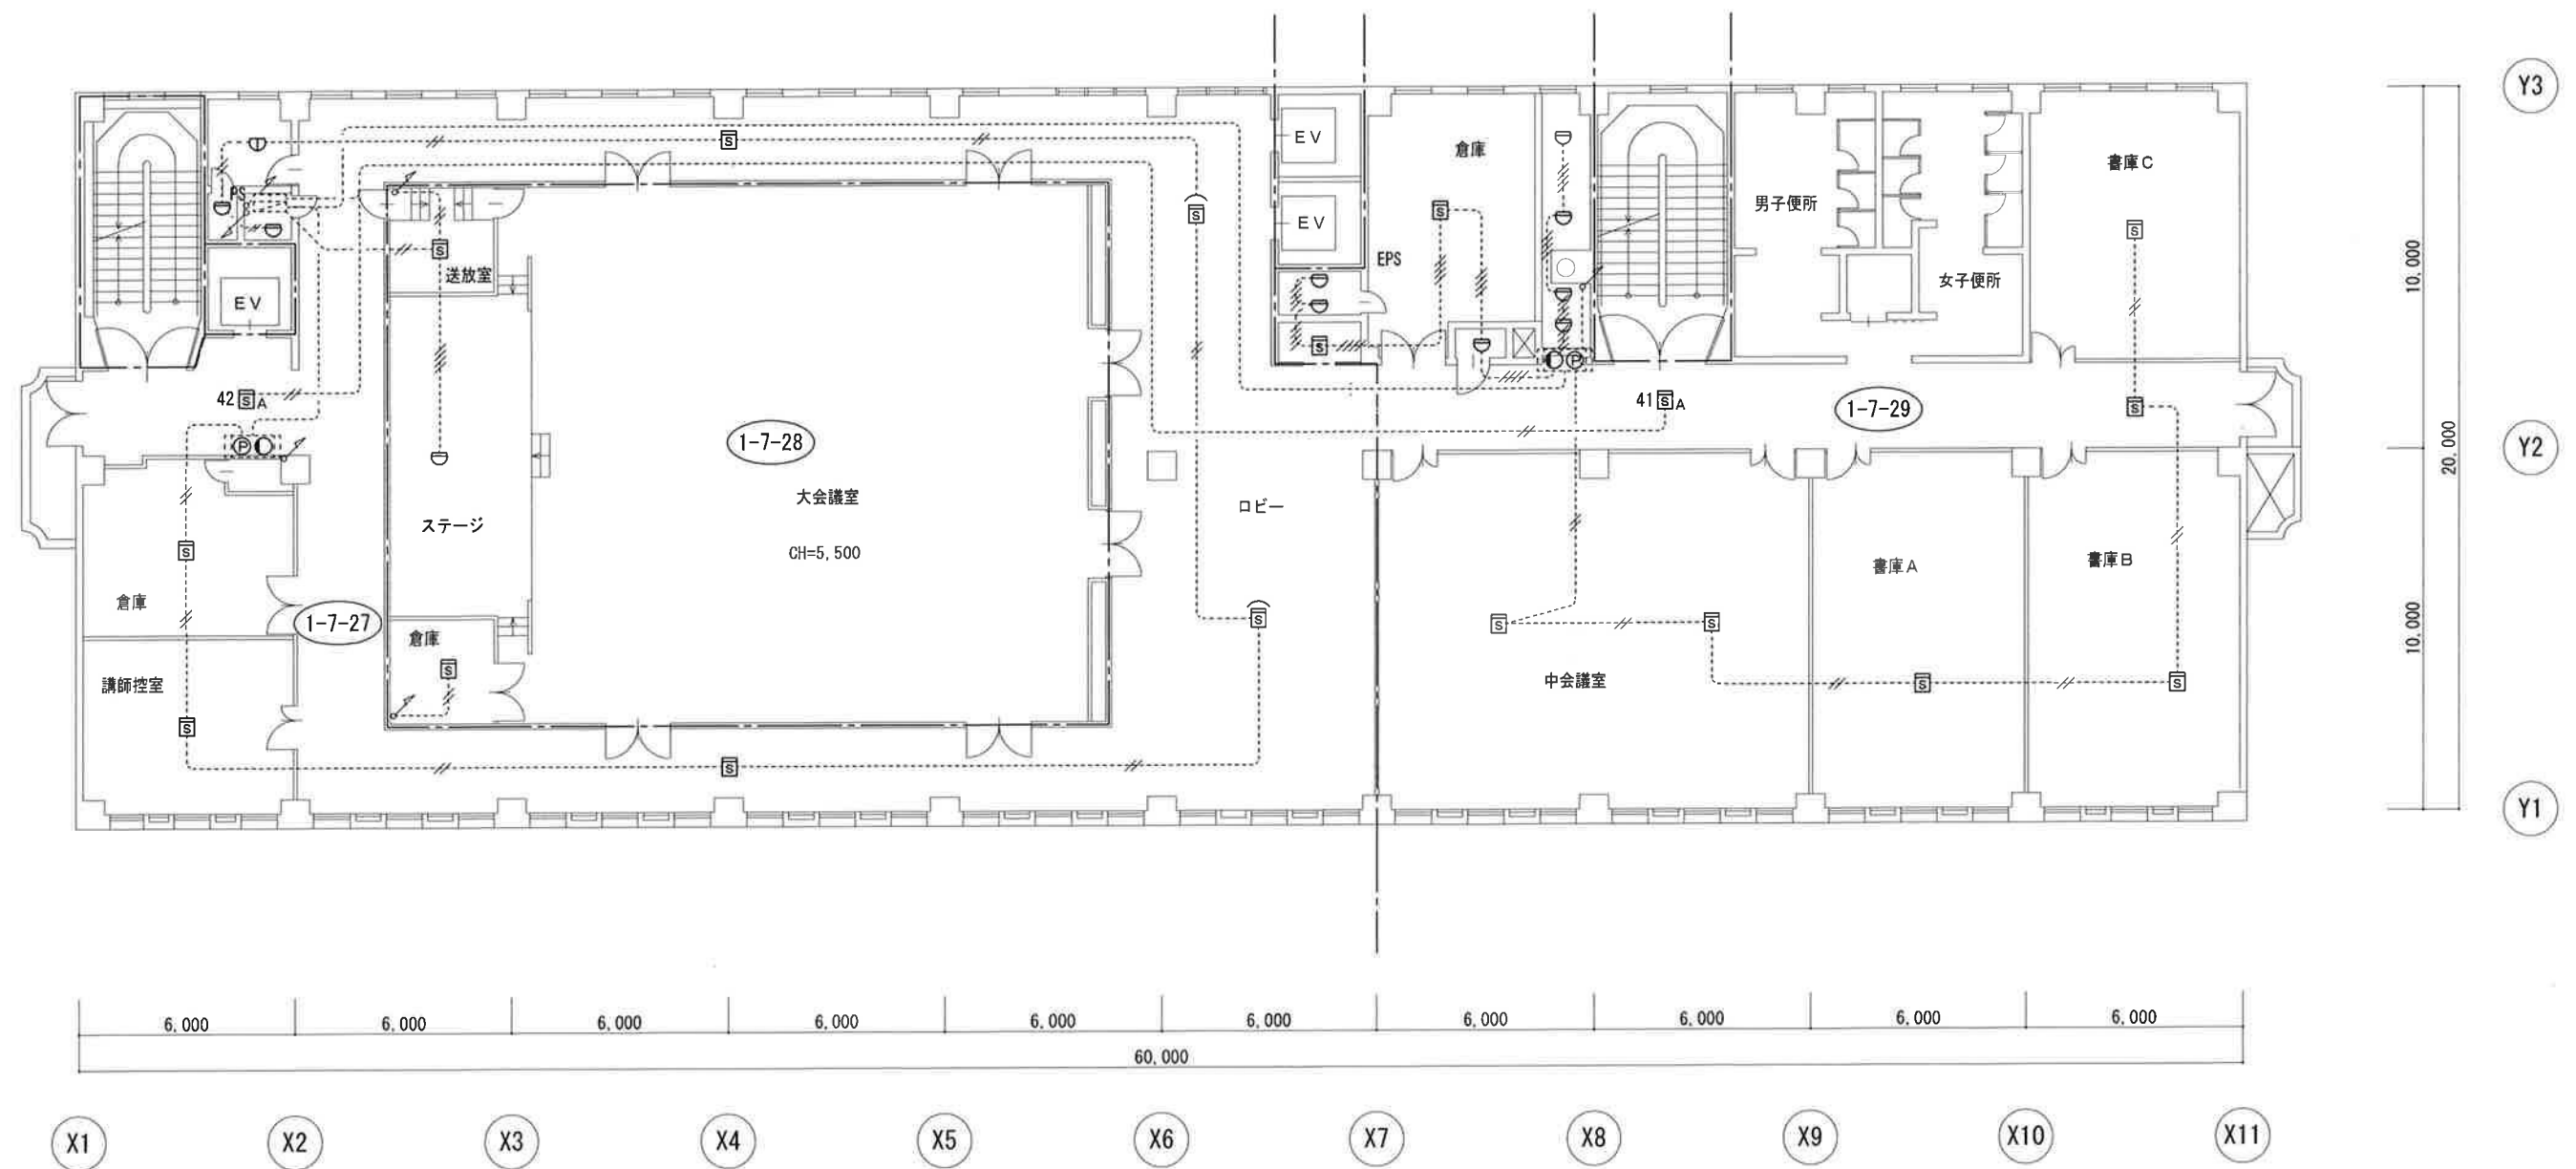


工事名	設備名	図名	縮尺	図番号
愛媛県南予地方局八幡浜庁舎自動火災報知設備端末機器更新	自動火災報知設備	7階 平面図	1/200 (A3)	9

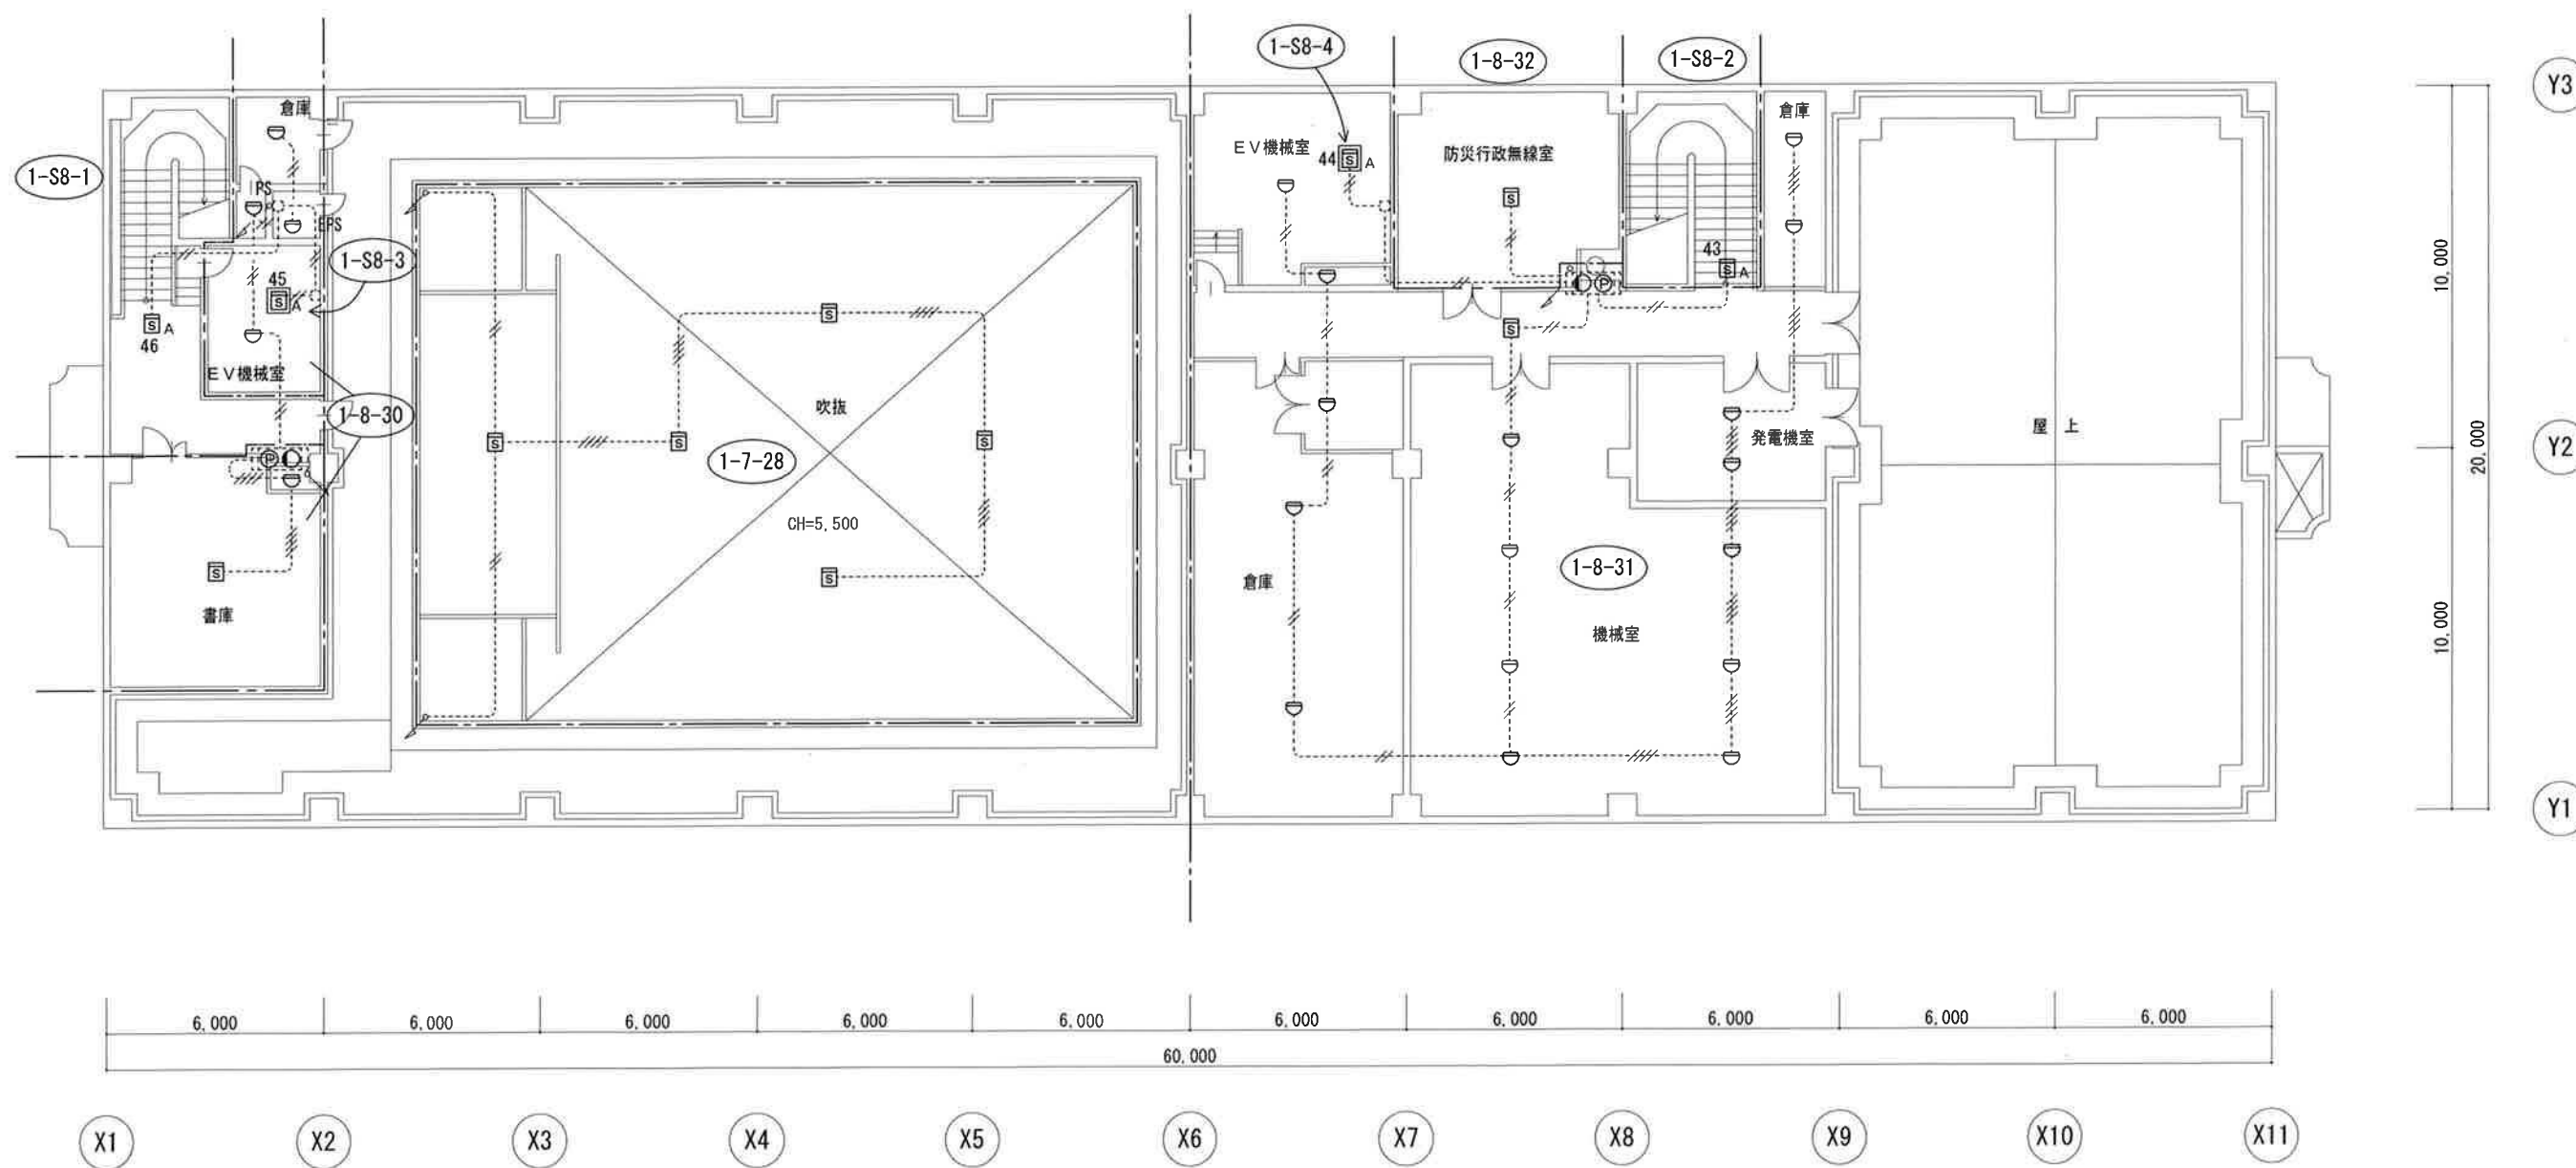

工事名	設備名	図名	縮尺	図番号
愛媛県南予地方局八幡浜庁舎自動火災報知設備端末機器更新	自動火災報知設備	8階 平面図	1/200 (A3)	10

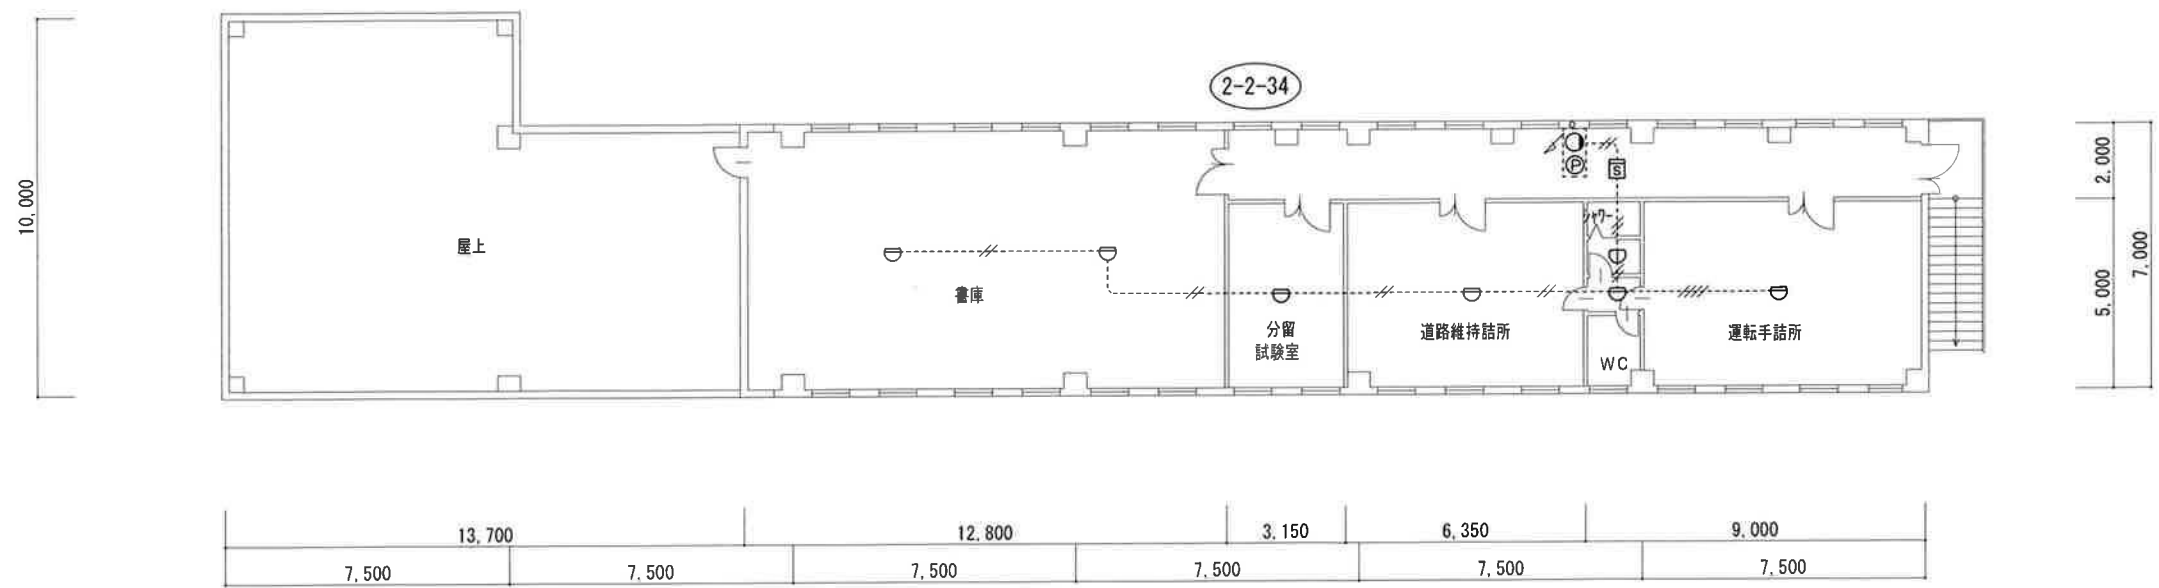

車庫棟 2階平面図 S=1:200

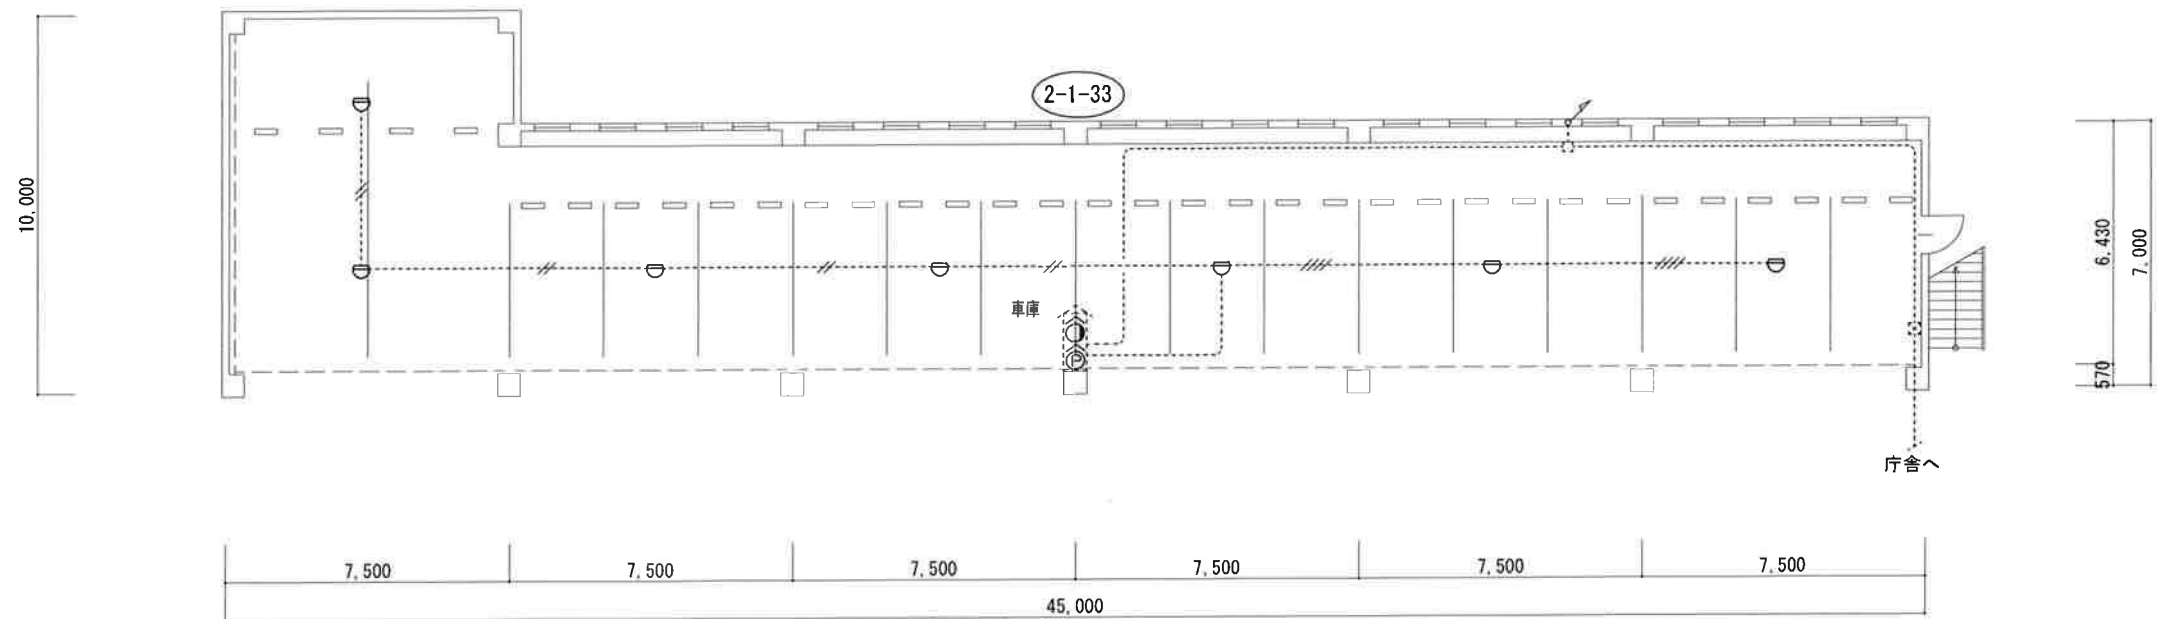

車庫棟 1階平面図 S=1:200

工事名

愛媛県南予地方局八幡浜庁舎自動火災報知設備端末機器更新

設備名

自動火災報知設備

図名

車庫棟 1階・2階平面図

縮尺

1/200 (A3)

図番号

1 1